



平面図 Nonscale

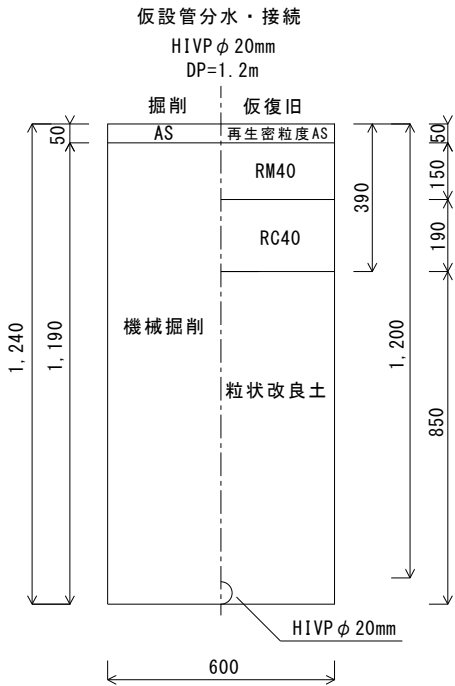


道路復旧図 Nonscale

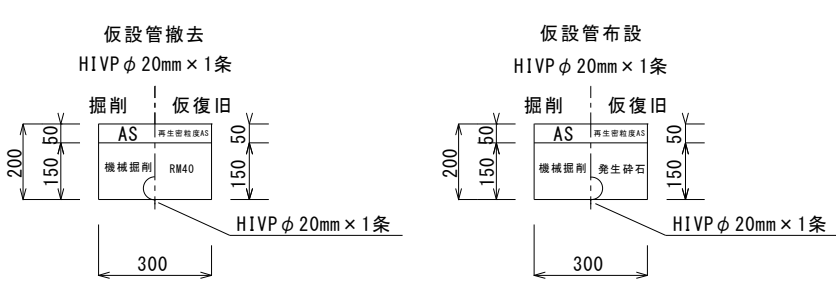


仮設管詳細図 Nonscale

HIVP ϕ 20mm


異形ソケット ϕ 40 $\times$ ϕ 25 - ϕ 25 $\times$ ϕ 20
エルボ ϕ 20 $\sim$ 4
バルブソケット ϕ 20 $\sim$ 2
ソケット ϕ 20
ボールバルブ ϕ 20
バルブボックス ϕ 150

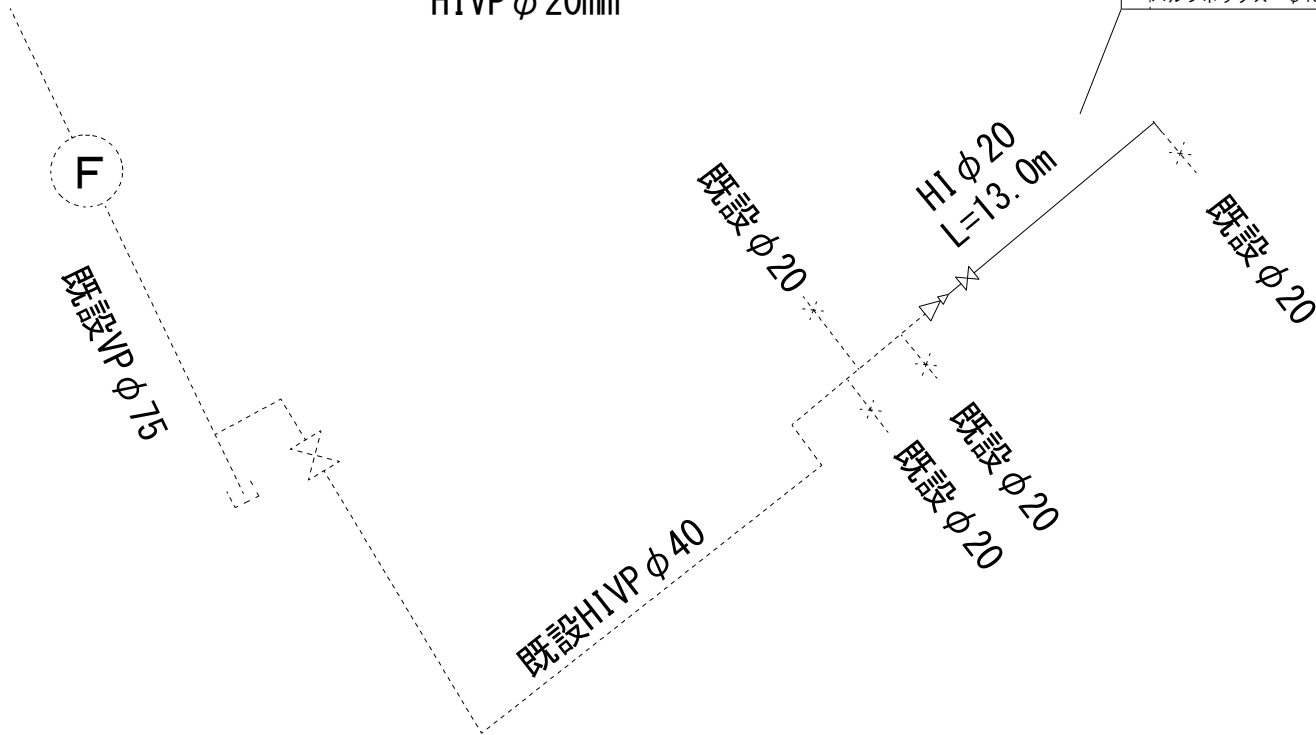

案内図

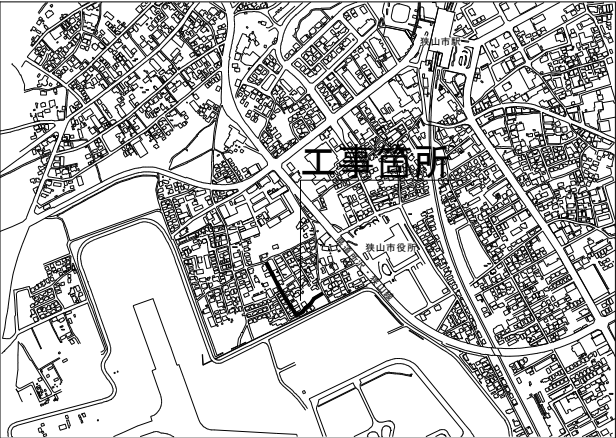



工事名称	市道A第692号線外4線配給水管改良工事		
工事番号	R8-B・4-25		
設計年度	令和8年度	図面番号	5枚の内1
図面名称	平面図・案内図・詳細図・道路復旧図		
仮設管（東側）			縮尺
			図示
狭山市上下水道部			

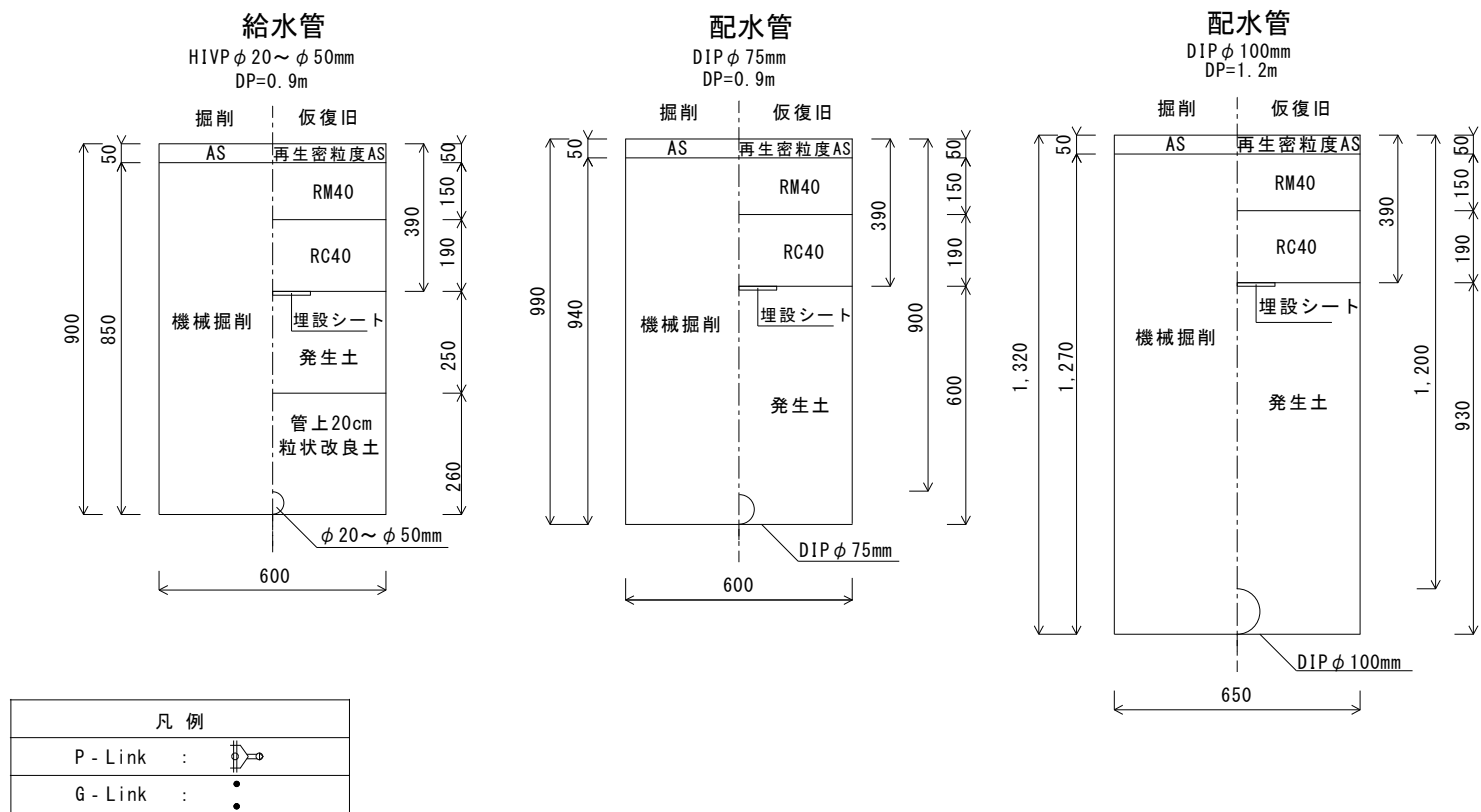

平面图 Nonscale




道路復旧図 Nonscale

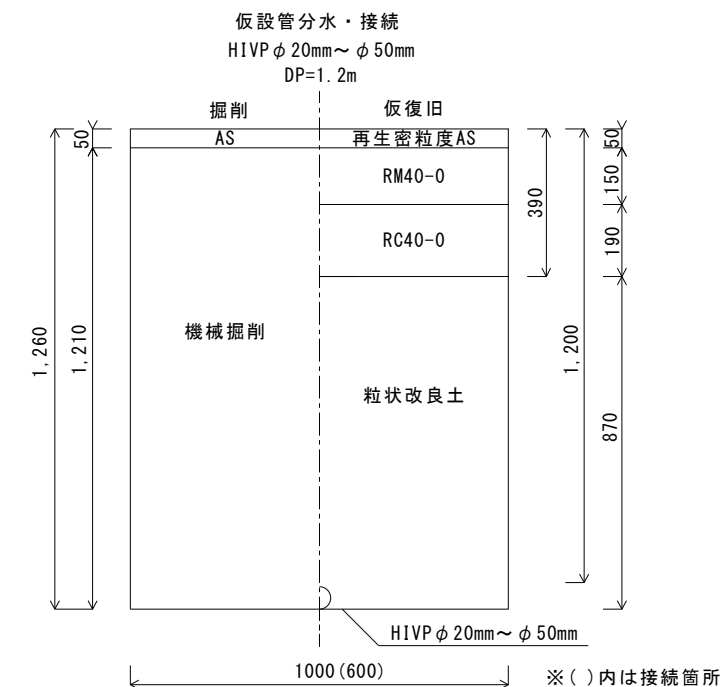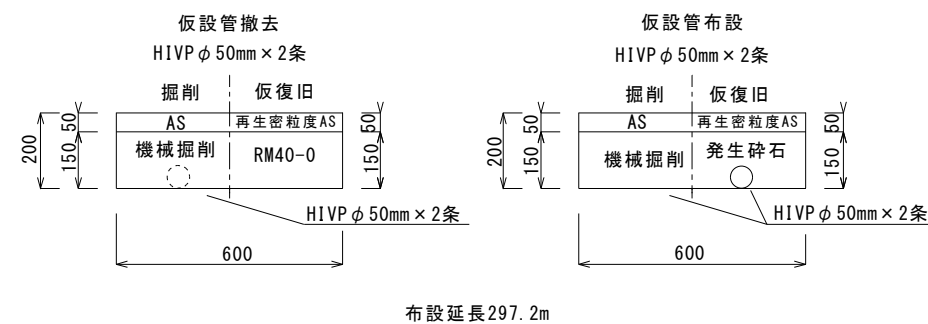


仮設管詳細図 Nonscale

HIVP ϕ 50mm L=297.2m $\times$ 2条

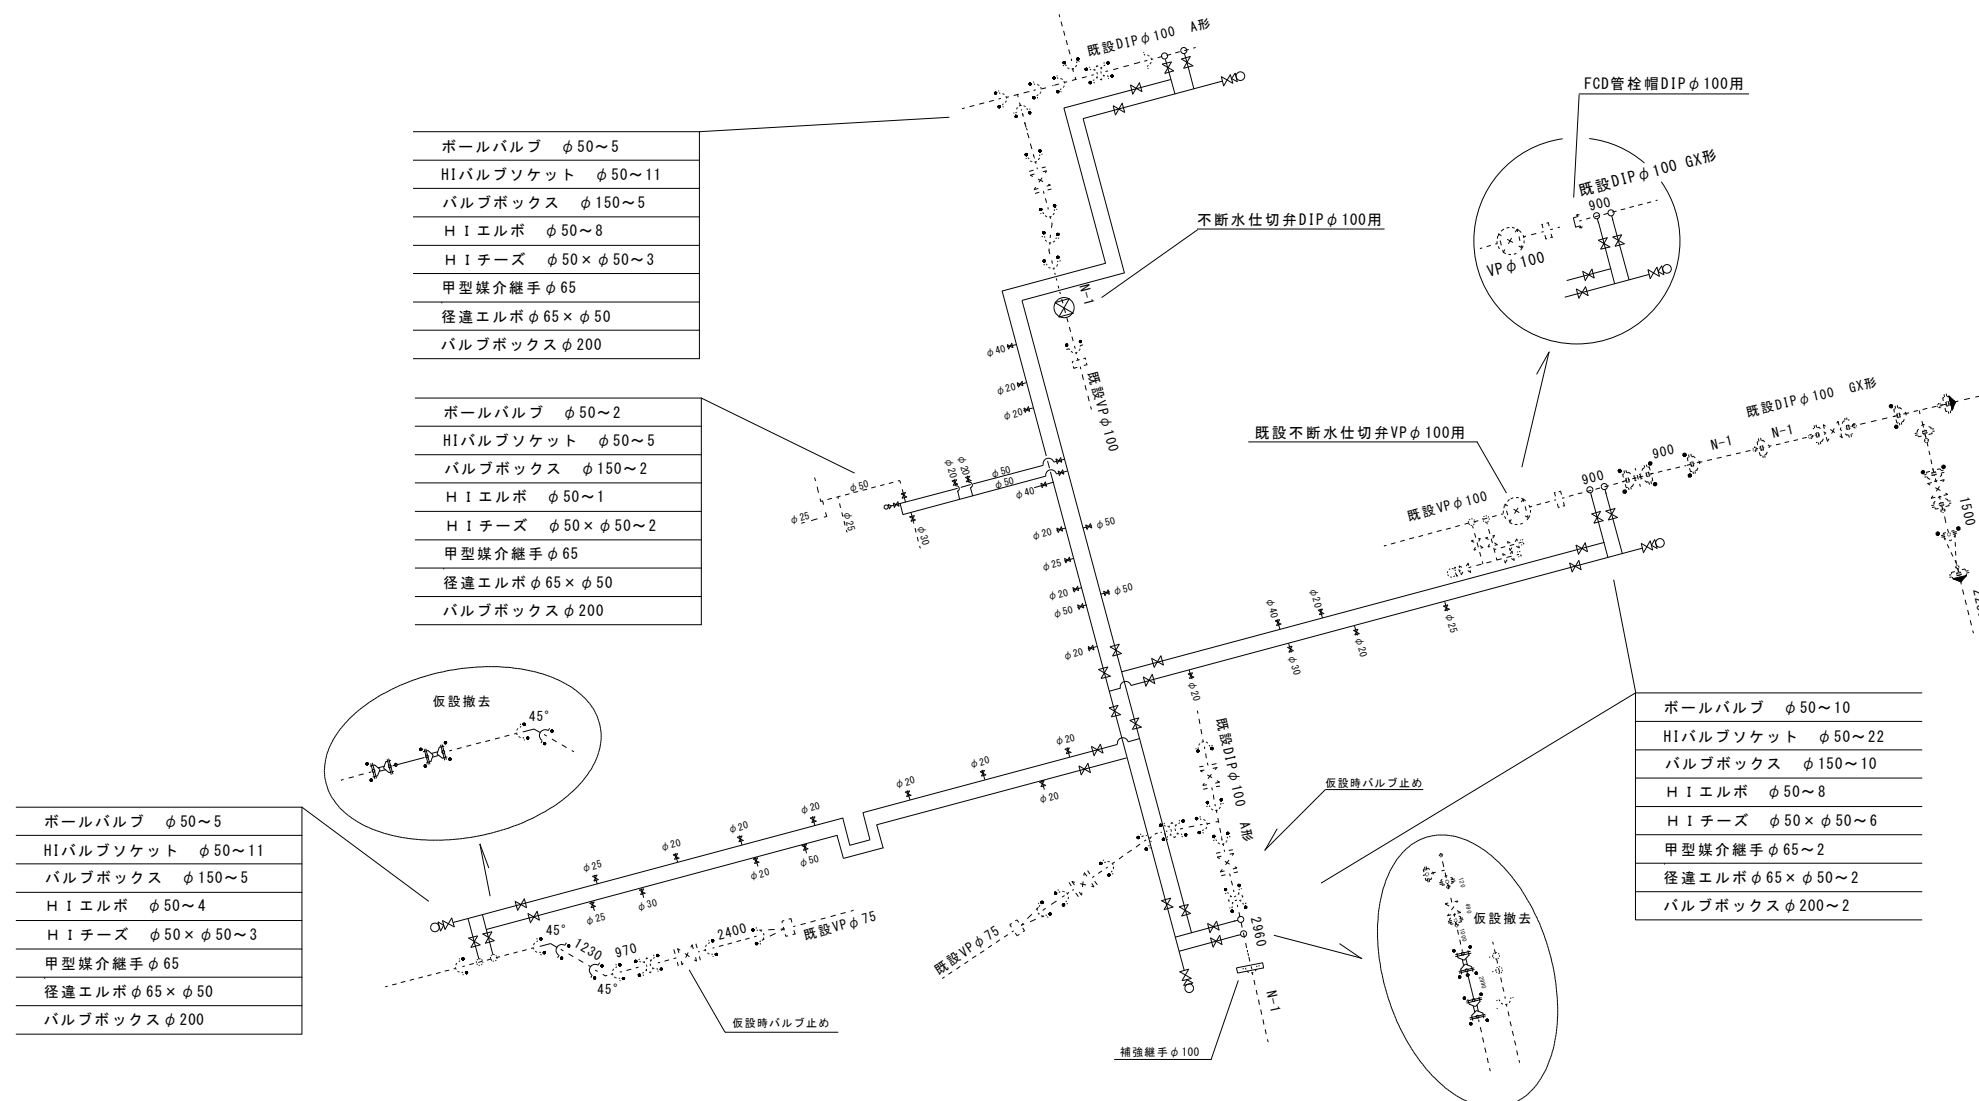

案内図

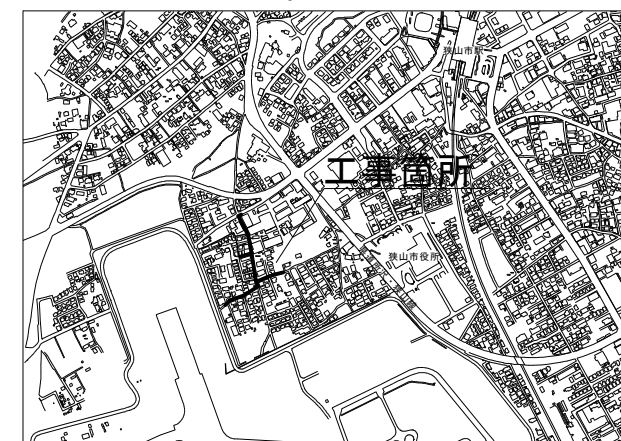


工事名称	市道A第692号線外4線配給水管改良工事		
工事番号	R8-B・4-25		
設計年度	令和8年度	図面番号	5枚の内3
図面名称	平面図・案内図・詳細図・道路復旧図		
仮 設 管 (西側)			縮 尺
			図 示
狭山市上下水道部			



平面図 Nonscale




道路復旧図 Nonscale

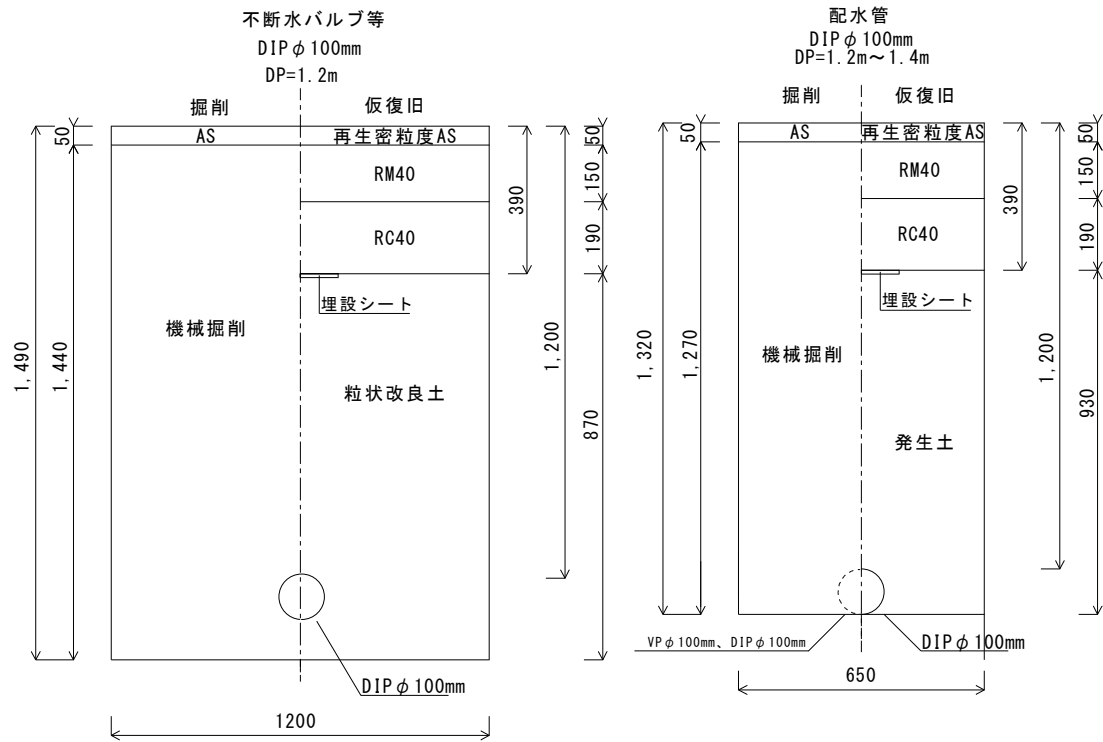


詳細図 Nonscale

DIP φ 100mm・φ 75mm GX形

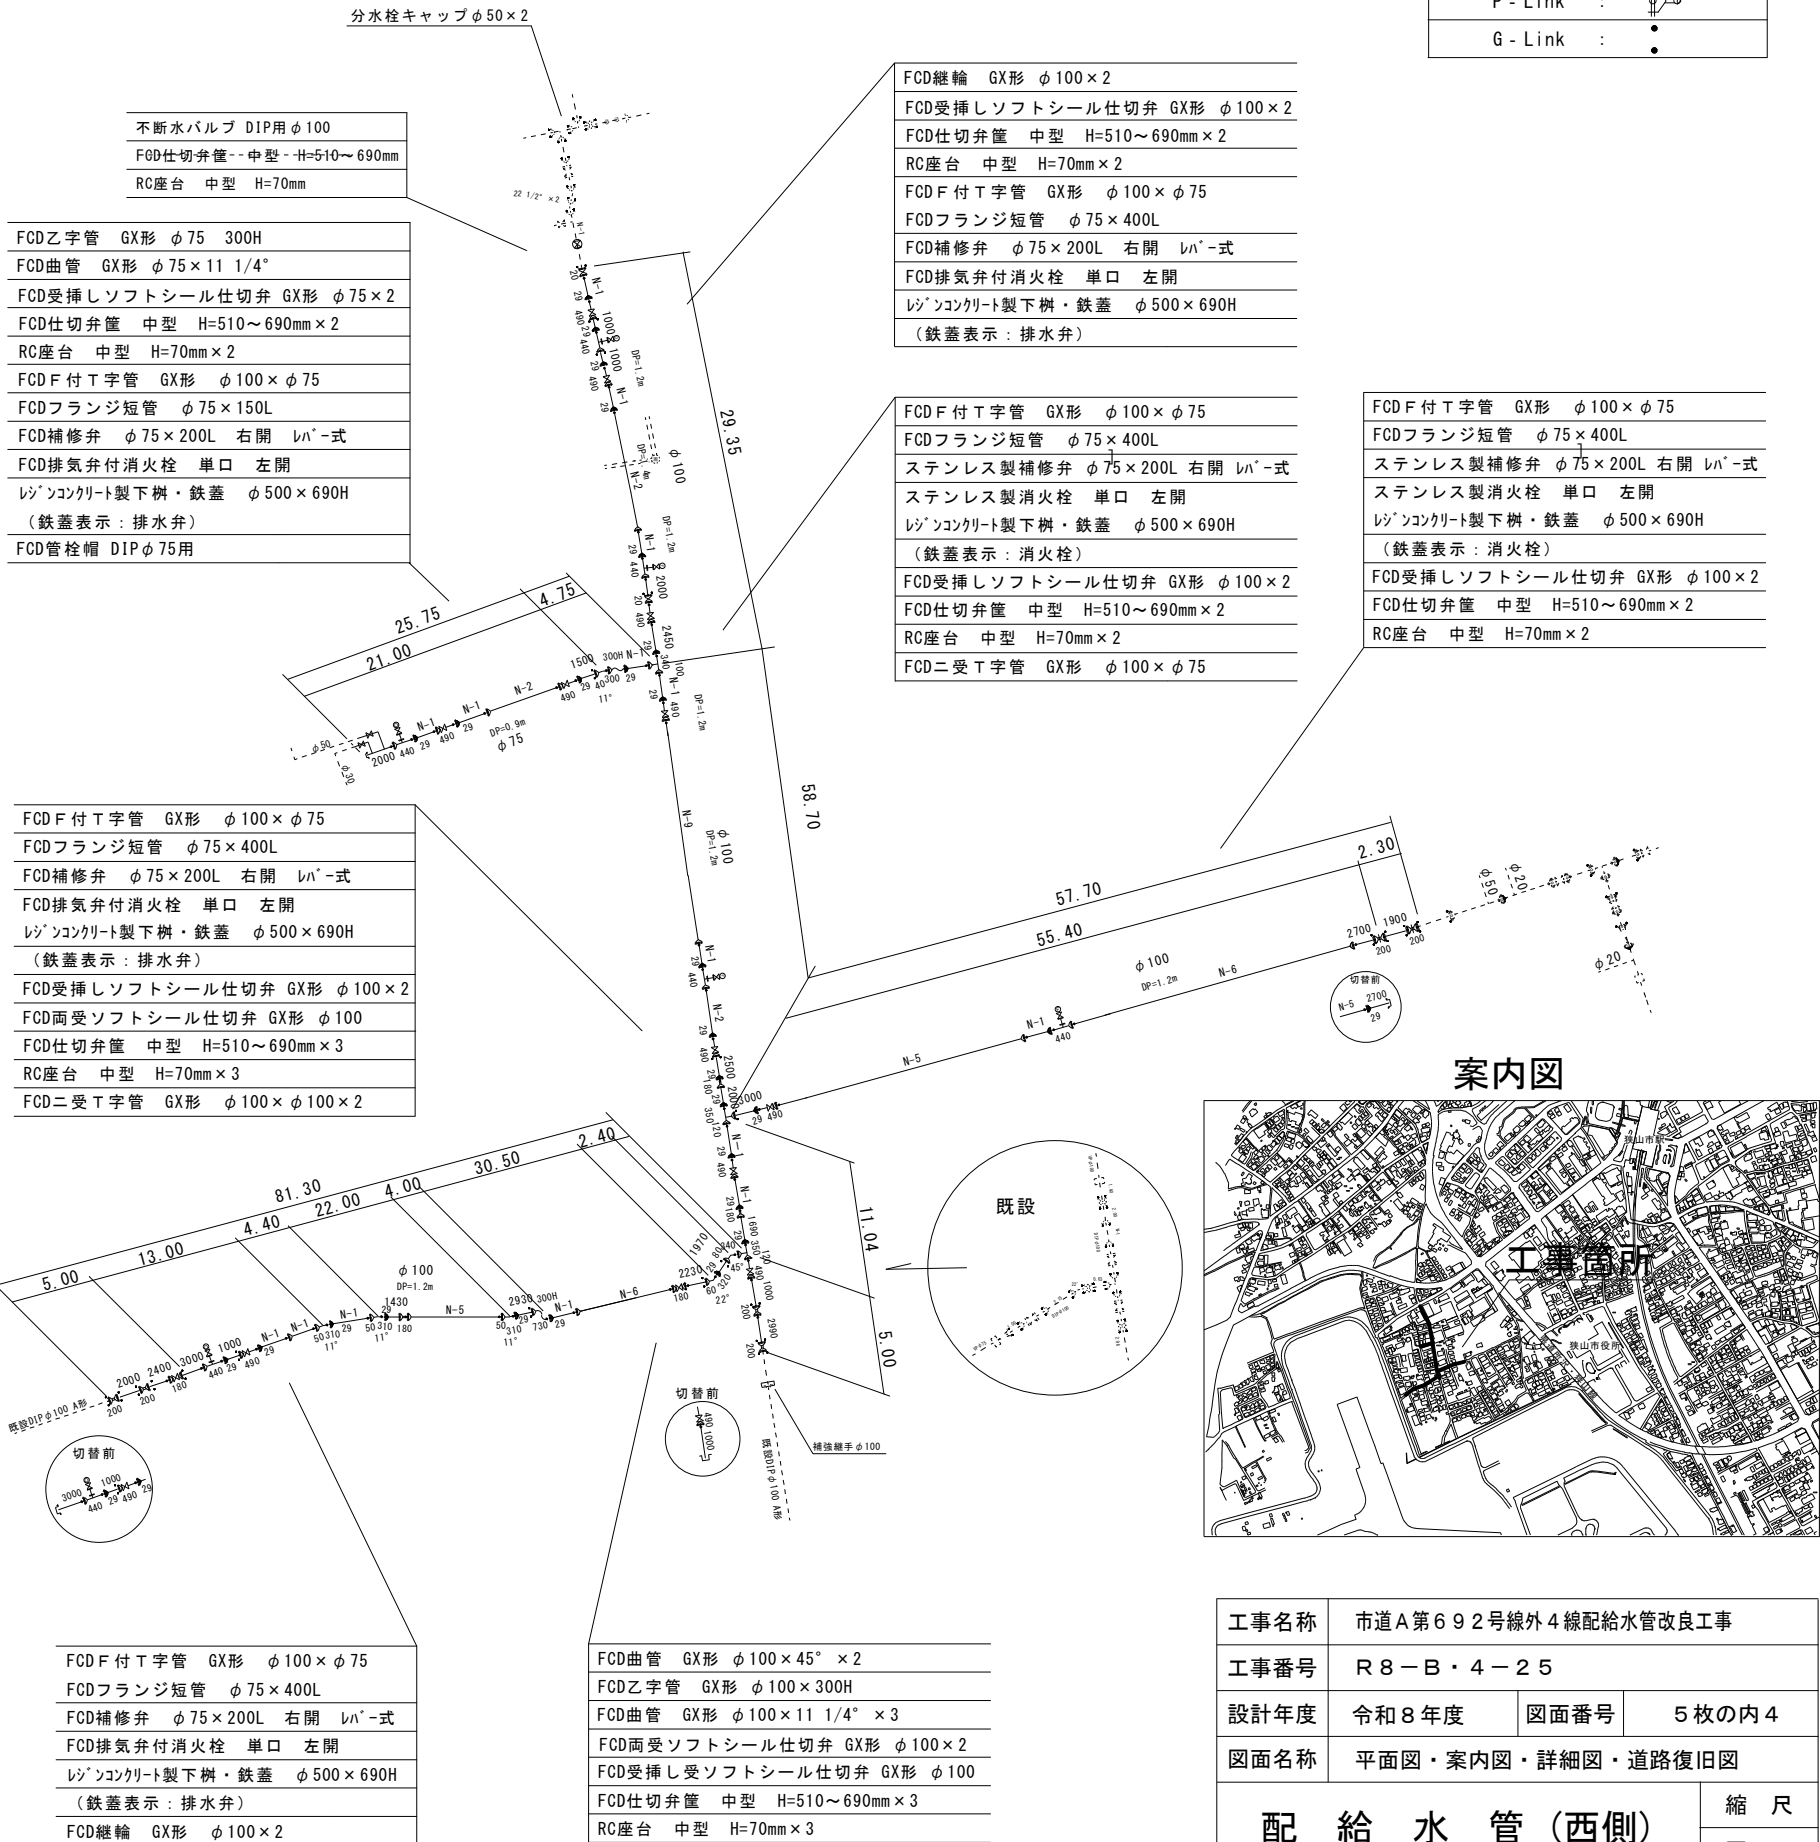

案内図

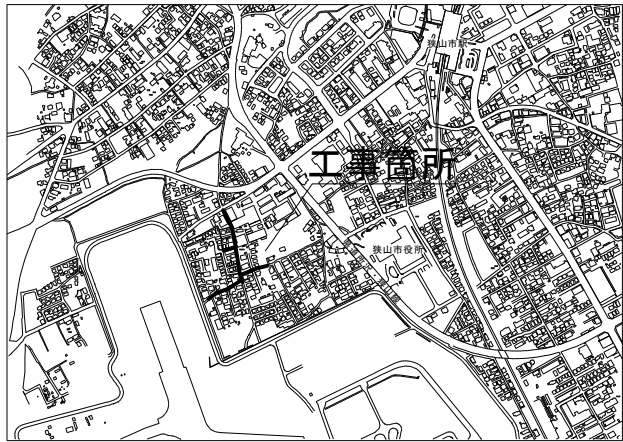





平面図 Nonscale




道路復旧図 Nonscale

給水管

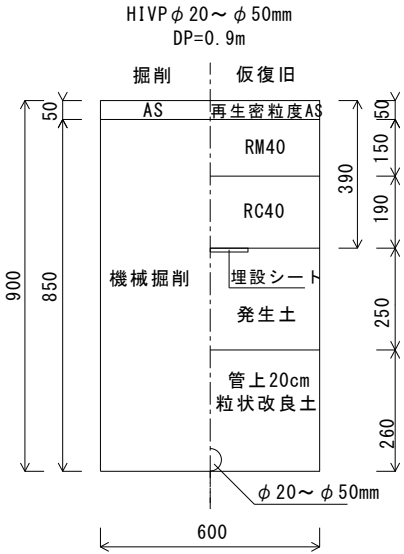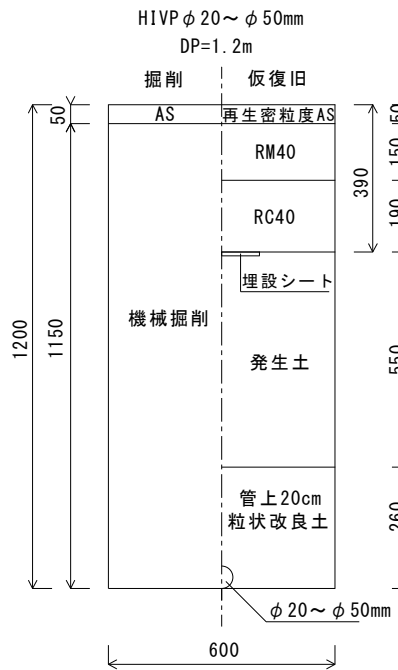

案内図

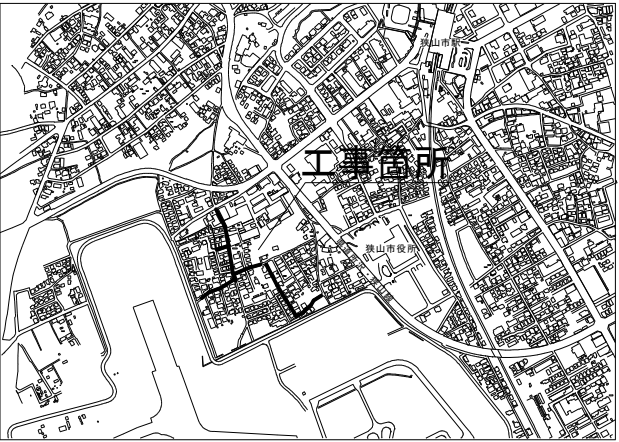

工事名称	市道A第692号線外4線配給水管改良工事		
工事番号	R8-B・4-25		
設計年度	令和8年度	図面番号	5枚の内5
図面名称	平面図・案内図・道路復旧図		
給水管			縮尺
			図示
狭山市上下水道部			