



平面図

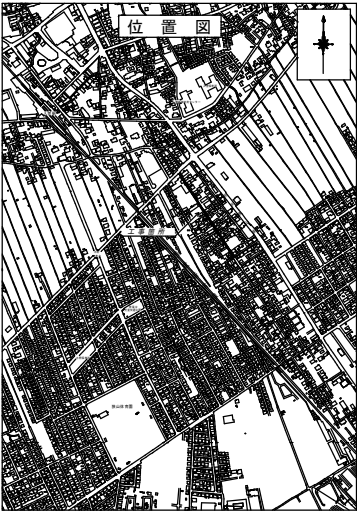


- ⑫ H125 第一止水まで
- ⑬ H125 第一止水まで
- ⑭ H140 既設
- ⑮ H125 第一止水まで
- ⑯ H125 第一止水まで
- ⑰ H140 SVまで
- ⑱ H150 SVまで
- ⑲ H140 既設

道路復旧図

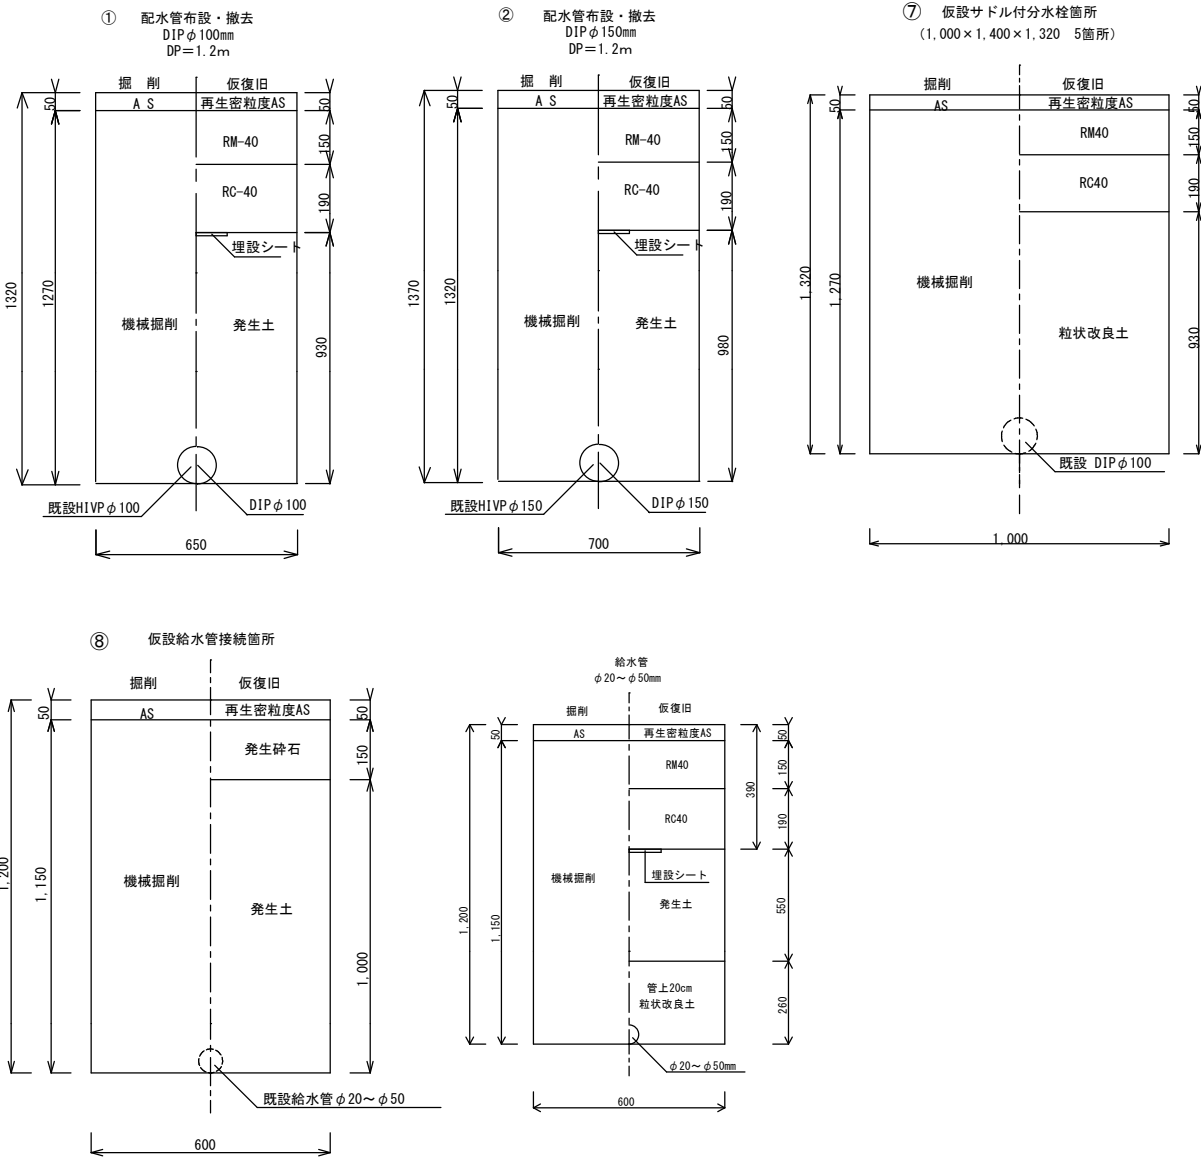

工事名称	市道B第742号線外1線配給水管改良工事		
工事番号	R8-B・4-24		
設計年度	令和8年度	図面番号	3枚の内 1
図面名称	平面図・道路復旧図・案内図		
		縮尺	FREE
狭山市上下水道部			

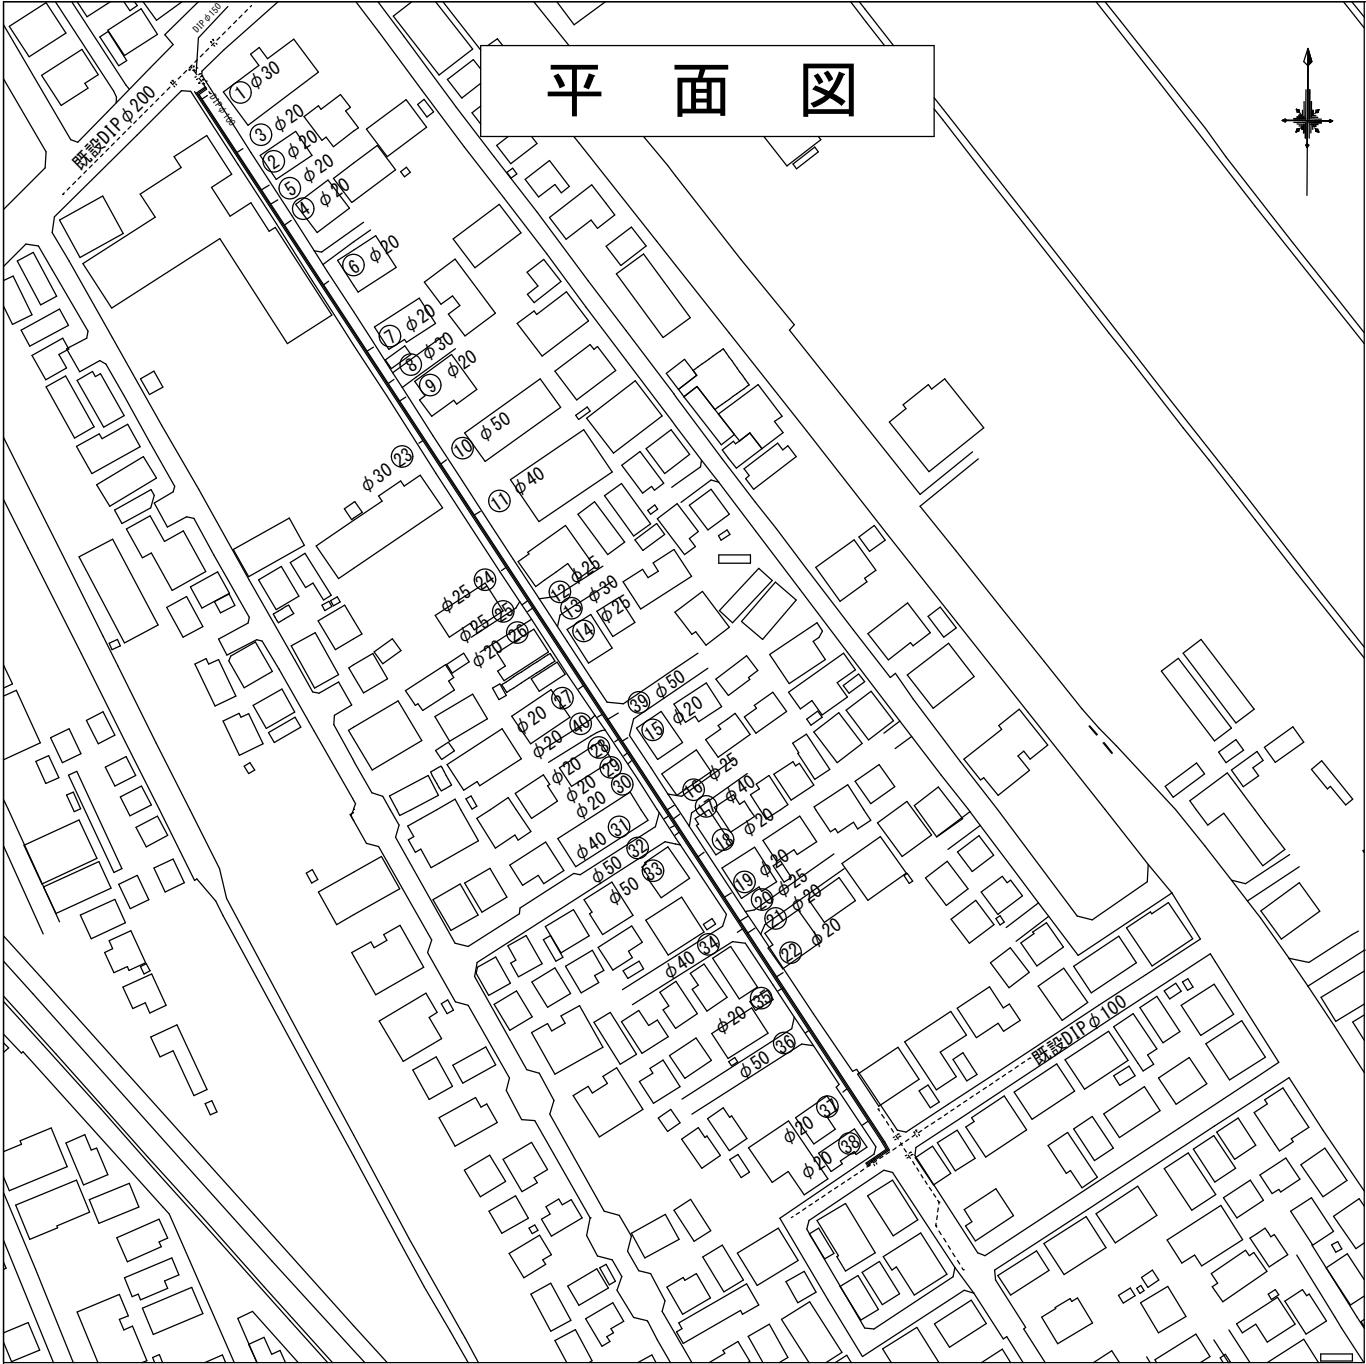


平面図



仮設管詳細図



HI金属入バルブソケット	φ50 ～3
ホーパバルブ	φ50
バルブボックス	鉄製φ150
径違いエルブ	φ65×50
消火栓アプター	
バルブボックス	PVC製φ200

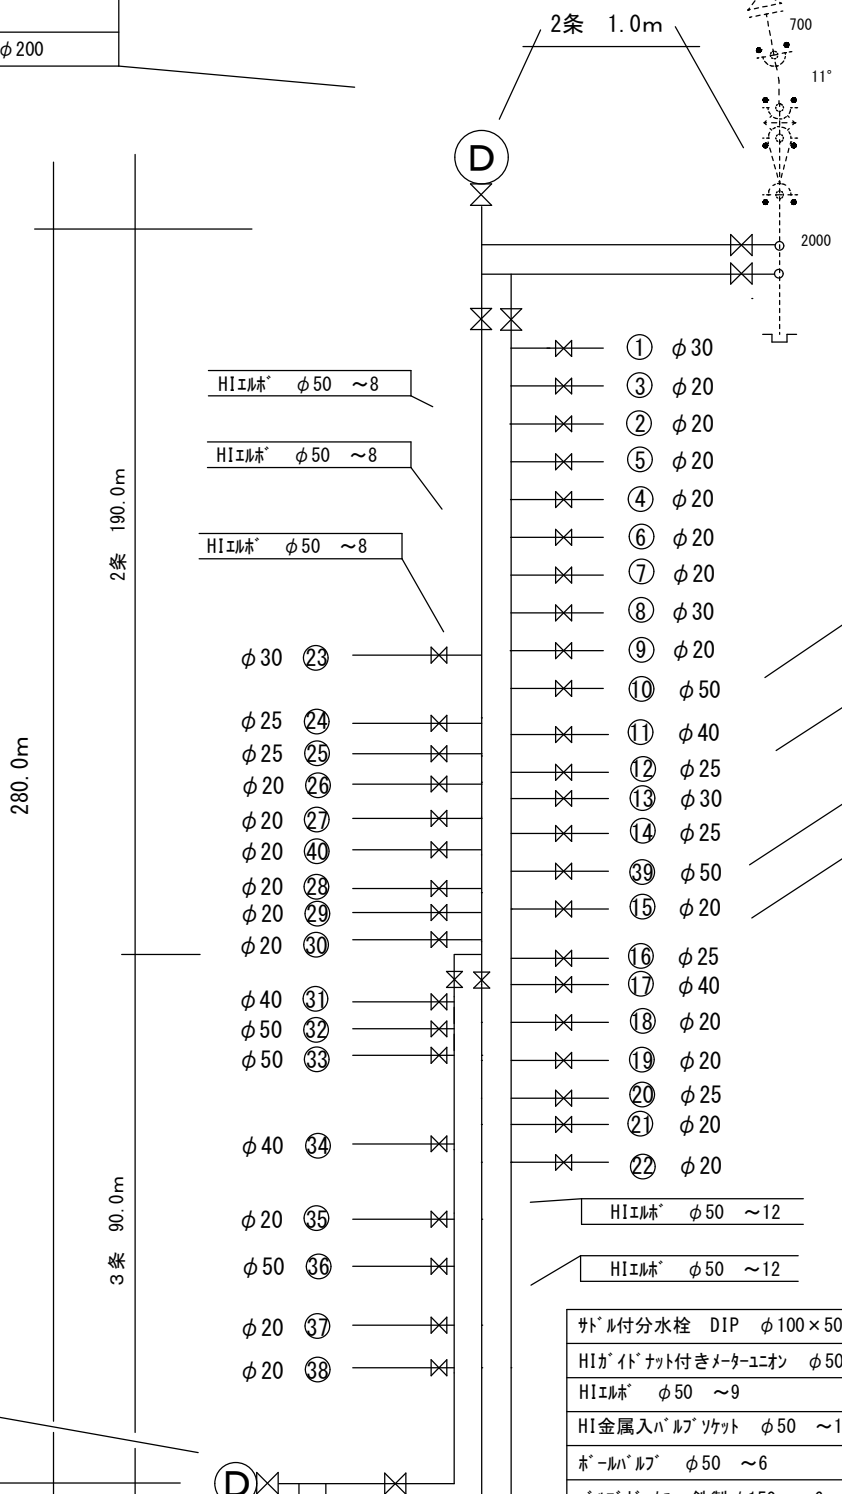

サドル付分水栓	DIP	φ100×50	～2
HIガイトナット付きメーターエオン		φ50	～2
HIエルブ		φ50	～6
HI金属入バルブソケット		φ50	～8
ホーパバルブ		φ50	～4
バルブボックス		鉄製φ150	～4
HIチーヌ		φ50×50	～3

HIエルブ φ50 ～8

HIエルブ φ50 ～8

HIエルブ φ50 ～8



ホーパバルブ	φ50	～2
HI金属入バルブソケット	φ50	～4
バルブボックス	鉄製φ150	～2
HIエルブ	φ50	
HIチーヌ	φ50	



サドル付分水栓	DIP	φ100×50	～3
HIガイトナット付きメーターエオン		φ50	～3
HIエルブ		φ50	～9
HI金属入バルブソケット		φ50	～12
ホーパバルブ		φ50	～6
バルブボックス		鉄製φ150	～6
HIチーヌ		φ50×50	～5


HI金属入バルブソケット	φ50 ～3
ホーパバルブ	φ50
バルブボックス	鉄製φ150
径違いエルブ	φ65×50
消火栓アプター	
バルブボックス	PVC製φ200

仮設分水箇所復旧

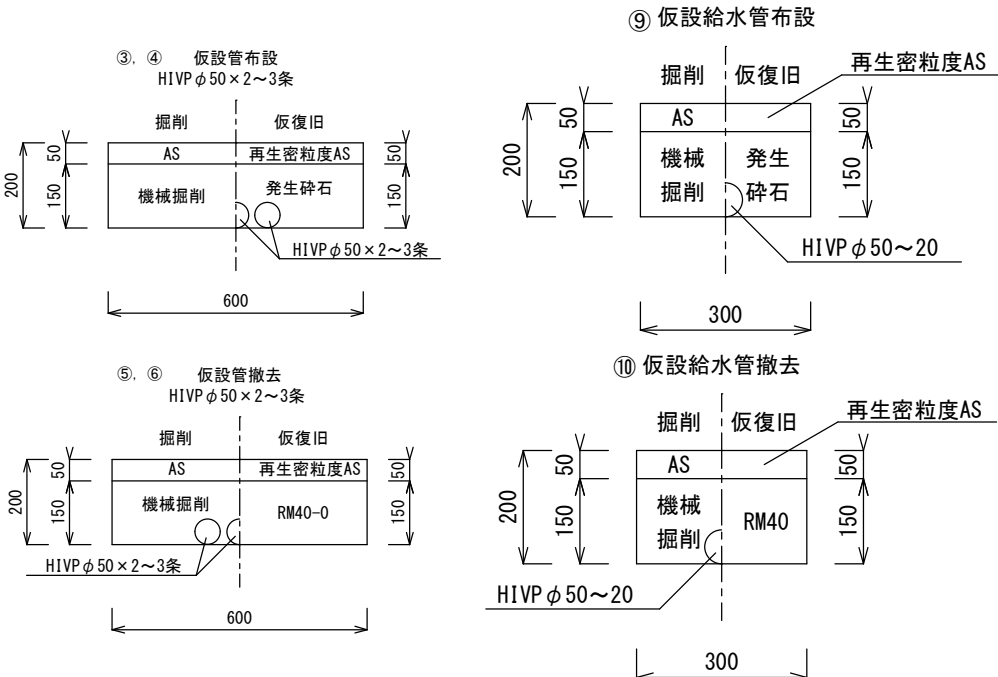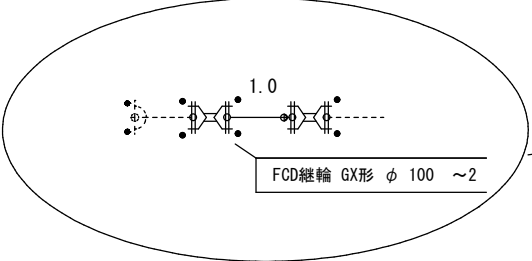

工事名称	市道B第742号線外1線配給水管改良工事		
工事番号	R8-B-4-24		
設計年度	令和8年度	図面番号	3枚の内 2
図面名称	平面図・仮設管詳細図・案内図		
	縮 尺		
	FREE		
狭 山 市 上 下 水 道 部			

本管詳細図

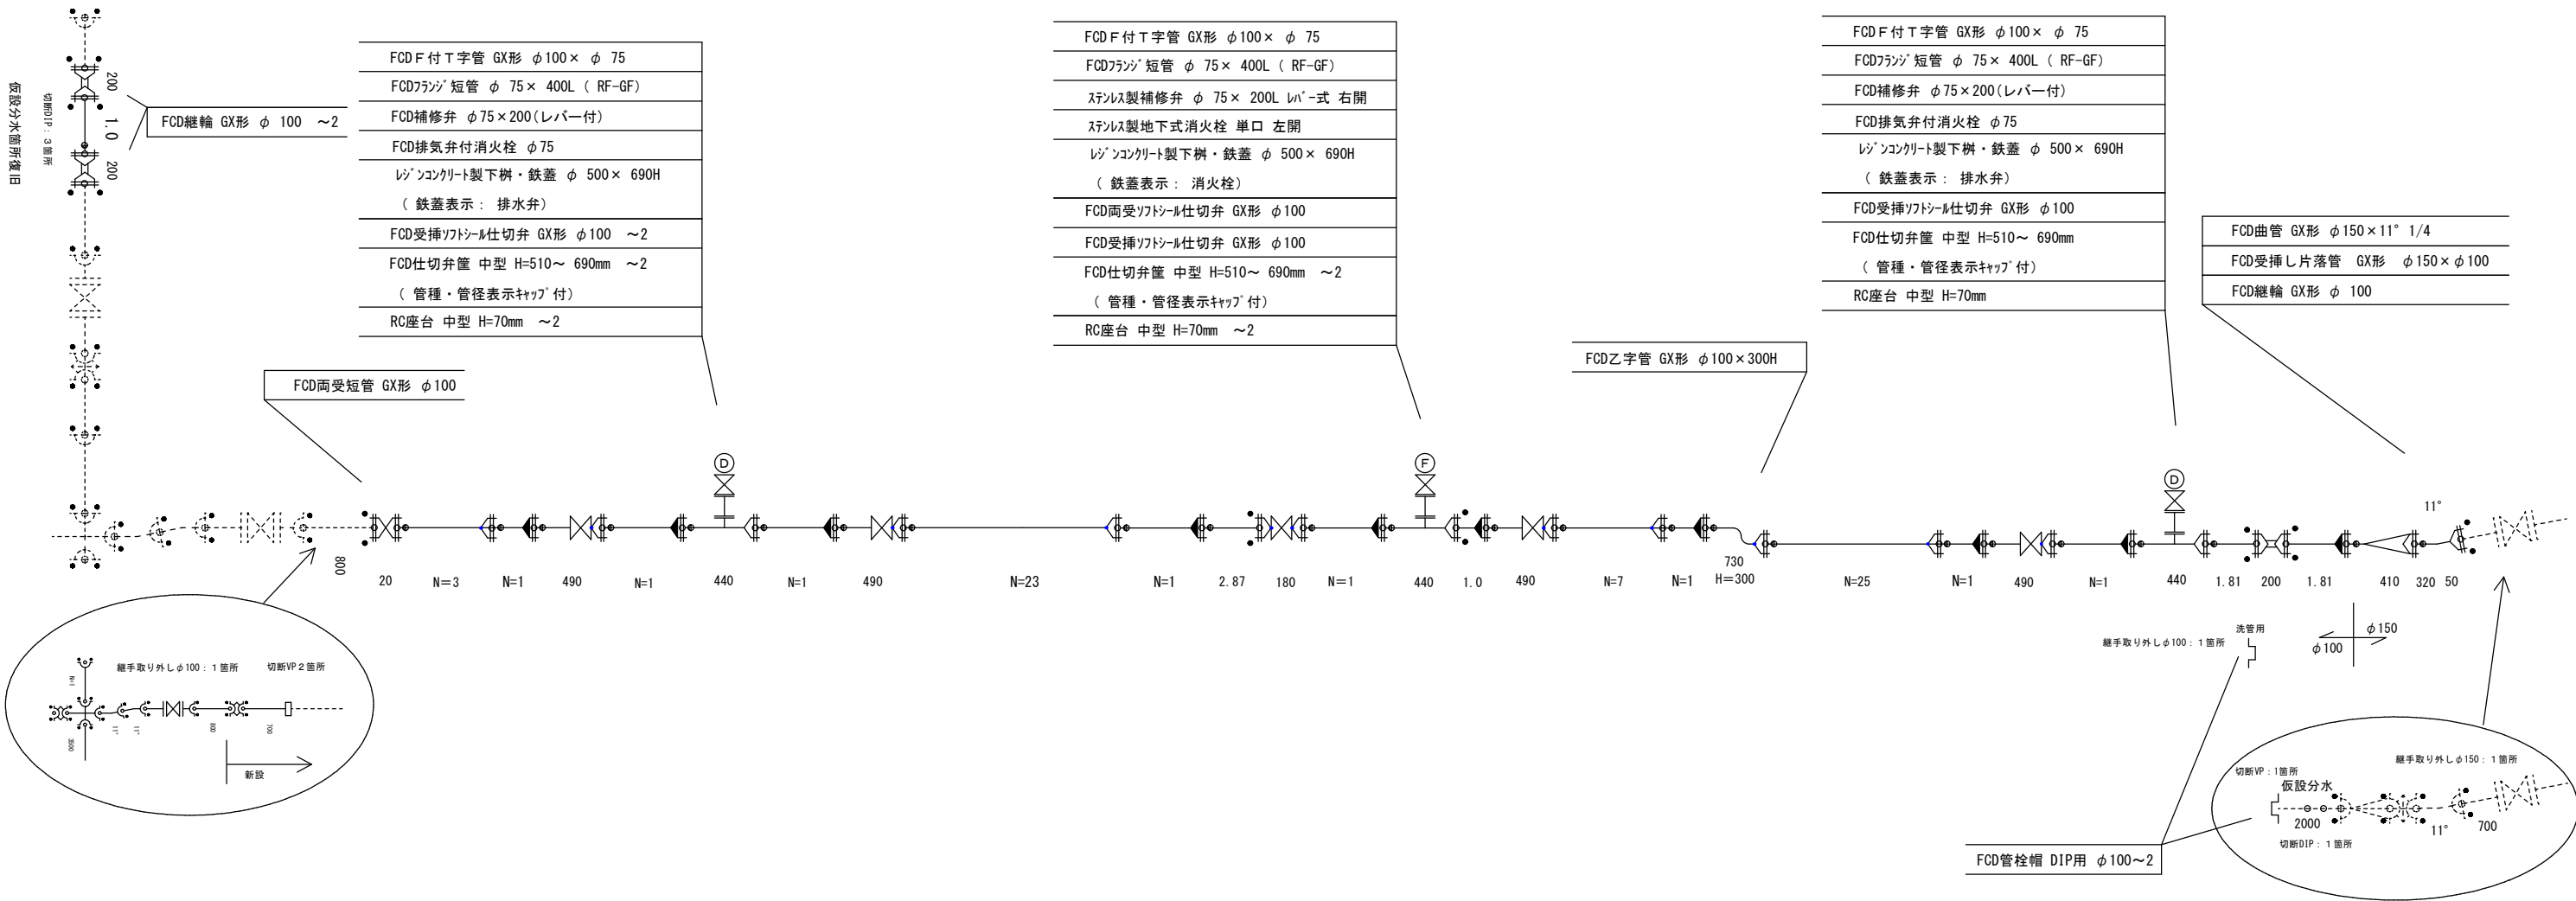

凡 例	
	Gリンク
	ライナ

工事名称	市道B第742号線外1線配給水管改良工事				
工事番号	R8-B・4-24				
設計年度	令和8年度	図面番号	3 枚の内 3		
図面名称	本管詳細図・案内図				
		縮 尺			
		FREE			
狭 山 市 上 下 水 道 部					